


OZNACZENIA:

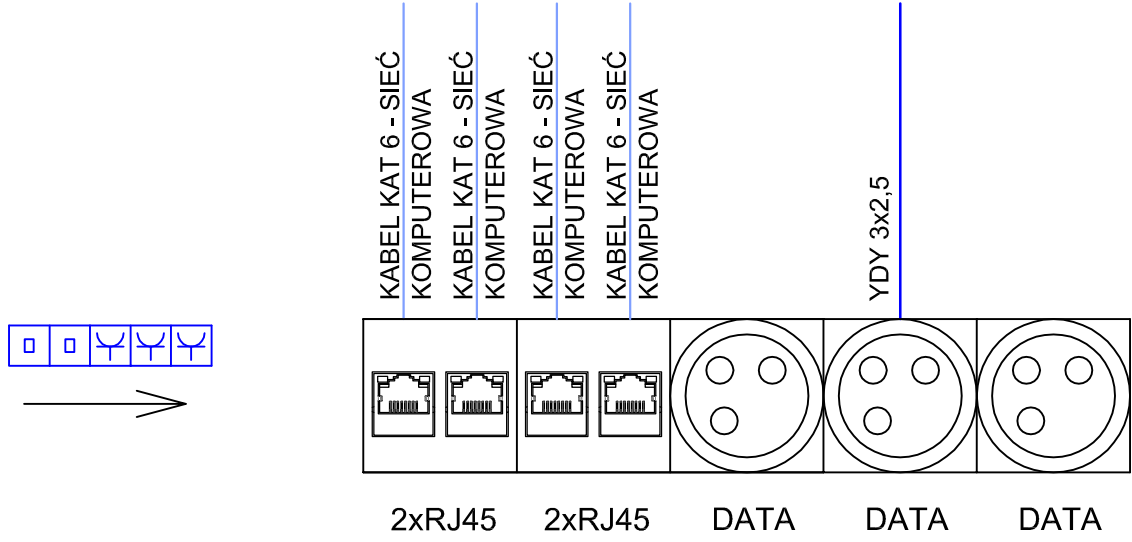

- 12 czujka PIR systemu SSWiN
- CA centrala alarmowa systemu SSWiN
- R+M rejestrator i monitor w serwerowni /dot. inst. monitoringu/
- RCP rejestrator czasu pracy w serwerowni /dot. inst. kontroli dostępu KD/
- KD1 czytniki rejestratora czasu pracy /dot. inst. kontroli dostępu KD/

Czujki PIR systemu SSWiN połączyć z centralą alarmową w serwerowni przewodem YTDY 6x0,5. Kamery podłączyć do rejestratora w serwerowni skrętką UTP kat. 6. Przewody instalacji alarmowych i monitoringu prowadzić w listwach lub pod tynkiem.

TS - mgr inż. Maciej Stolarczyk

ul. Starej Baśni 14 m 3, 01-853 Warszawa
Tel.: 605 787 731, 22 835 30 62, Fax: 22 835 30 62
email: ts442st@wp.pl
NIP: 522 - 101 - 64 - 04

BRANŻA INSTALACJI ELEKTRYCZNYCH

Tytuł opracowania	Projekt przebudowy lokali w budynku przy ul. Wojska Polskiego 25 w Łomży na potrzeby Powiatowego Zespołu ds. Orzekania o Niepełnosprawności
Nazwa rysunku	Przebudowa - rzut pateru - instalacje alarmowe, kontroli dostępu, monitoring oraz rejestracji czasu pracy
Nazwa i adres Inwestora	Miasto Łomża, pl. Stary Rynek 14, 18-400 Łomża, NIP: 718-214-49-19
Nazwa i adres obiektu	Budynek przy ul. Wojska Polskiego 25 w Łomży, 18-402 Łomża

	Imię i nazwisko	Podpis
Opracował	mgr inż. Maciej Stolarczyk	
Projektował	mgr inż. Tomasz Lis upr. SWK/0197/POOE/12 branża instalacji elektrycznych	
Faza	Skala 1:50	Data 06.2020
Nr rys. 19	Ilość rys. 19	Nr str. 19