


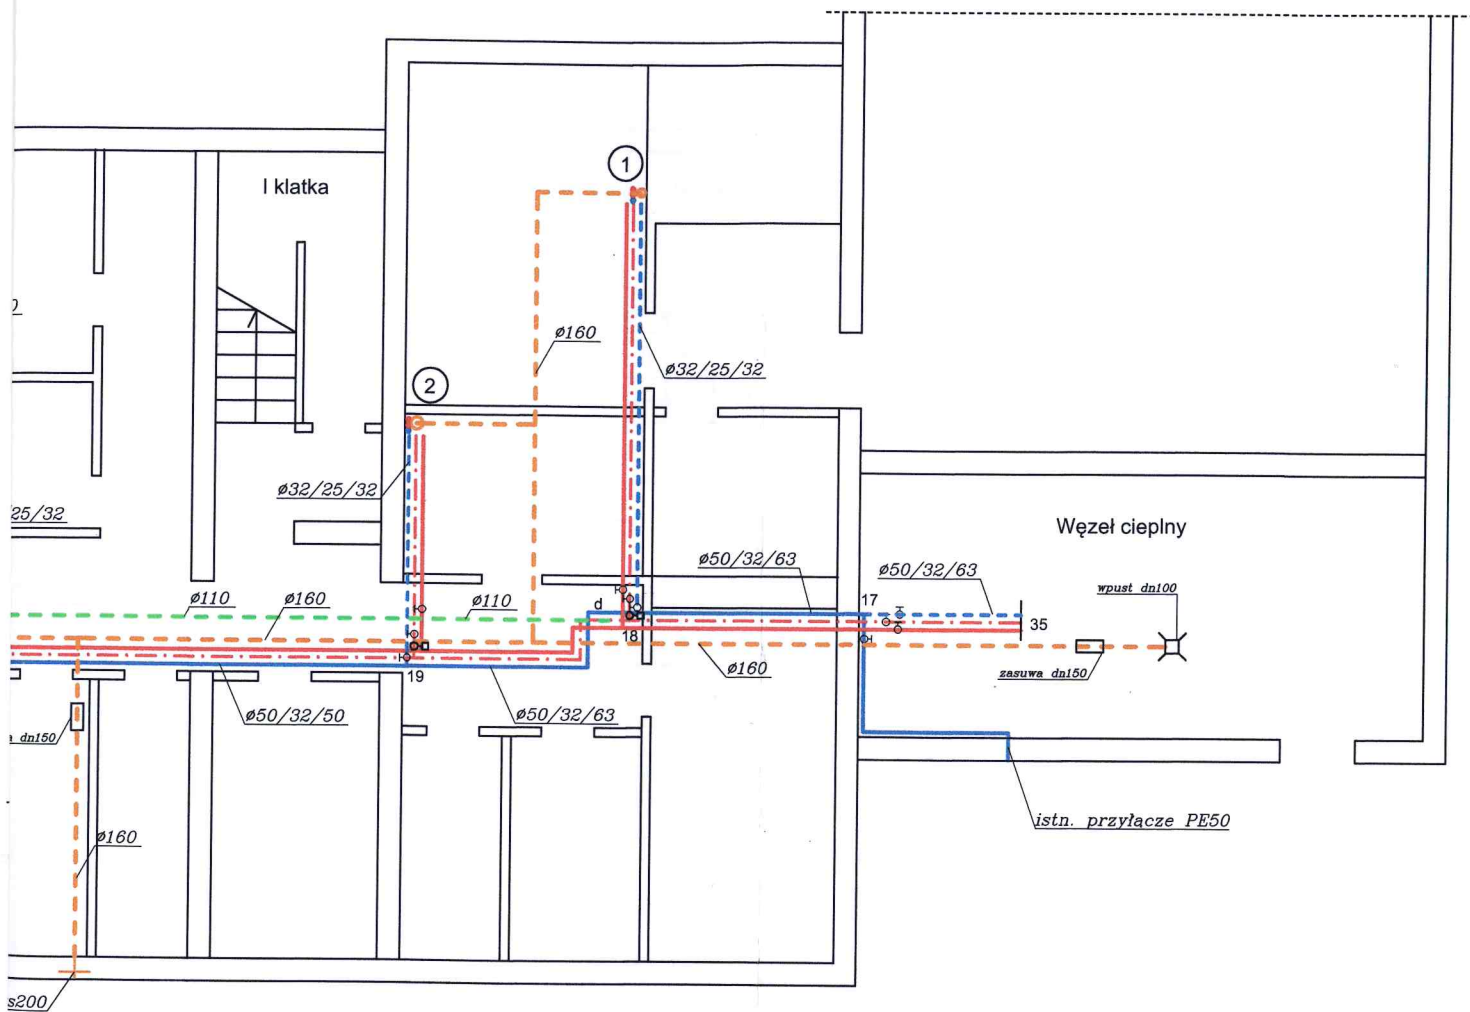

t. kanalizacji san.
 talacja kanalizacji
 talacja cw
 talacja cyrkulacji
 talacji zw
 talacji zw
 zw/cyrk/cw
 VC 110
 15
 PP dn315

RZUT PIWNICY			
TEMAT	Modernizacja instalacji zw, cwu, kanalizacji		
OBIEKT	Budynek mieszkalny Łomża ul. Wojska Polskiego 25		
PROJEKTANT	Dariusz Wasilewski spec. inst. i sieci sanitarne LOM 44		DATA: 2019-06-01
	skala 1:100		PODPIS: 
		rys	str