



MAPA DO CELÓW PROJEKTOWYCH	
Oznaczenie kancelaryjne zgłoszenia pracy geodezyjnej	GN.II.6640.906.2020
Miejscowość	m. Łomża, ul. Topolowa dz. nr 30114/13
Jednostka ewidencyjna	identyfikator 206201_1
Obwód ewidencyjny	identyfikator 206201_1.0003
Skala mapy	1:500
Układ współrzędnych	prostokątnych płaskich
Wysokość	Kronstadt 86
Data opracowania mapy	2020.07
Sekcje mapy zasadniczej	7.194.29.04.1.4; 7.194.29.04.3.2
Oznaczenie granic obszaru, który był przedmiotem aktualizacji	24.04.2020 r.
Służebności gruntowe mające wpływ na zagospodarowanie gruntów zlokalizowanych w granicach projektowanej inwestycji	Wykonanie niniejszej mapy nie było poprzedzone ustaleniami dotyczącymi ewentualnych służebności gruntowych obciążających grunty położone w granicach projektowanej inwestycji budowlanej
Kontur użytku gruntowego, który nie jest ujawniony w bazie danych ewidencyjnych gruntów i budynków	Brak
GEOPLAN S.C. Zdzisław i Antoni Toczyłowski 18-400 Łomża, ul. Obrońców Łomży 2c tel. 861265555 602 507 457 NIP: 718-14-04-62	
GEODETA UPRAWNIONY Antoni Toczyłowski 18-400 Łomża, ul. Obrońców Łomży 2c 602 507 457	
Nazwa i imię i nazwisko wykonawcy oraz data i podpis osoby reprezentującej wykonawcę	
Imię i nazwisko, nr uprawnień oraz data i podpis geodety uprawnionego, który opracował mapę	

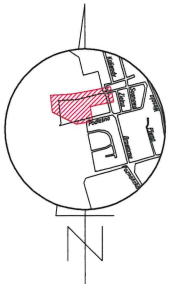

Szkic orientacyjny

Pracownik, który niniejszy dokument został opracowany w wyniku pracy geodezyjnej i kartograficznej, których rezultaty zamieszczone są w niniejszym dokumencie, nie ponosi odpowiedzialności za ewentualne błędy w danych geodezyjnych i kartograficznych.	
Imię i nazwisko, nr uprawnień	STAROSTA ŁOMŻY SSKI
Imię i nazwisko, nr uprawnień	P. 2020-04-27
Imię i nazwisko, nr uprawnień	2020-04-27
Imię i nazwisko, nr uprawnień	Wojciech Minczulewski GŁÓWNY SPECJALISTA Wydz. G. K. I. G. N.

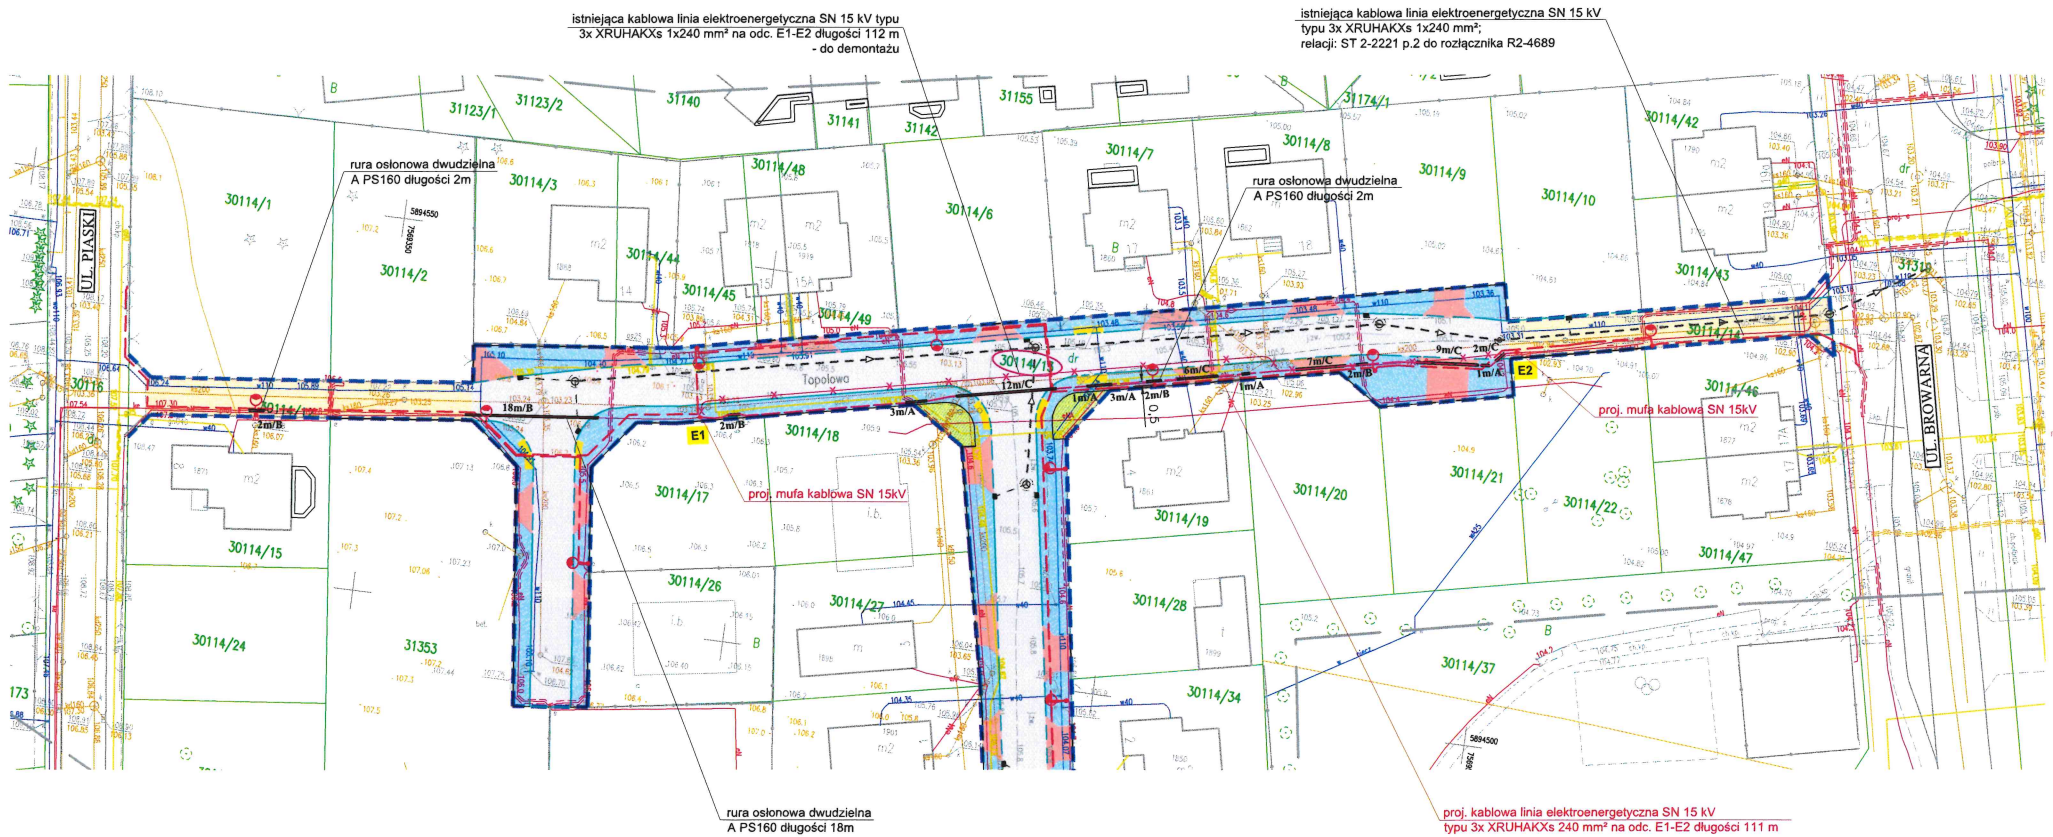

rura osłonowa dwudzielna
A PS160 długości 18m

Uwaga:
W trakcie budowy należy sprawdzić poprawność
ułożenia istniejącego przepustu.
W przypadku braku lub odpowiedniej długości
należy założyć lub dolożyć rurę osłonową.

proj. kablowa linia elektroenergetyczna SN 15 kV
typu 3x XRUHAKS 240 mm² na odc. E1-E2 długości 111 m

Za zgodność z oryginałem
mapy do celów projektowych
Tomasz Surowiec

PROJEKT ZAGOSPODAROWANIA TERENU Skala 1:500

Gazownia w Łomży uzgadnia lokalizację projektowanego
utrącenia pod n/w warunkami:
1. Istniejący teren w obszarze strefy zagospodarowanej istniejącego gazu.
2. Istniejące rozprężnice i zlokalizowane w pobliżu istniejącej gazowni.
3. Wykorzystanie istniejącej w strefie zagospodarowanej istniejącej gazowni.
4. Wykorzystanie istniejącej w strefie zagospodarowanej istniejącej gazowni.
5. W przypadku wystąpienia nadmiernej wilgotności gruntu, należy
zapewnić do celów projektowych, a w szczególności w terenie, należy
zapewnić odpowiednie warunki projektowe budowlanego doziemienia.
6. W przypadku wystąpienia nadmiernej wilgotności gruntu, należy
zapewnić odpowiednie warunki projektowe budowlanego doziemienia.
7. W przypadku wystąpienia nadmiernej wilgotności gruntu, należy
zapewnić odpowiednie warunki projektowe budowlanego doziemienia.
8. W przypadku wystąpienia nadmiernej wilgotności gruntu, należy
zapewnić odpowiednie warunki projektowe budowlanego doziemienia.
9. W przypadku wystąpienia nadmiernej wilgotności gruntu, należy
zapewnić odpowiednie warunki projektowe budowlanego doziemienia.
10. W przypadku wystąpienia nadmiernej wilgotności gruntu, należy
zapewnić odpowiednie warunki projektowe budowlanego doziemienia.

Niniejsza dokumentacja oznaczona
numerem kancelaryjnym
GN.II.6640.906.2020, była przedmiotem
umowy konsultacyjnej w dniu 24.04.2020 r.
z siedzibie Starostwa Powiatowego
w Łomży, ul. Sienkiewicza 1/27

Z up. STAROSTY
Bogumi Kadłubowska
Starosta Powiatu Łomżyńskiego

- OZNACZENIA**
- DZIAŁKA OBJĘTA OPRACOWANIEM
 - ISTNIEJĄCA KABLOWA LINIA ELEKTROENERGETYCZNA 15 kV
 - ISTNIEJĄCA KABLOWA LINIA ELEKTROENERGETYCZNA SN 15 kV PRZEZNIACZONA DO DEMONTAŻU
 - PROJEKTOWANA KABLOWA LINIA ELEKTROENERGETYCZNA SN 15 kV typu 3xXRUHAKS 1x240 mm²
 - PROJEKTOWANA MUFA KABLOWA O PARAMETRACH Z DOKUMENTACJI TECHNICZNEJ WRAZ ZE ZNACZNIKIEM ELEKTROMAGNETYCZNYM TYPU EM-4D 1428x100x30
 - PROJEKTOWANY PRZEPUST KABLOWY
- A * RURA OSŁONOWA #160mm (HOPE karbowana, dwudzielna)
B * RURA OSŁONOWA #160mm (HOPE gładka, jednoczęściowa, dwudzielna) - na kablu istniejącej SN15KV
C * RURA OSŁONOWA #160mm (HOPE gładka, jednoczęściowa) - przeciski, pod wjeżdżalnią

Uwaga:
Na czas przebudowy należy przewidzieć awaryjne zasilanie odbiorców z agregatu.

PROJUS PRACOWNIA PROJEKTOWA		PROJEKTOWANIE DRÓG I UZBROJENIA TERENU email: prokus@p2.pl tel.: 85 722 25 19	
OBJEKT: PRZEBUDOWA KABLOWEJ LINII ELEKTROENERGETYCZNEJ SN 15 kV W DRODZE GMINNEJ NR 101155B (ULICA TOPOLOWA) W ŁOMŻY		STADIUM: PROJEKT WYKONAWCZY	
NAZWA RYS.: PROJEKT ZAGOSPODAROWANIA TERENU		SKALA:	NR RYS.: DATA:
		1:500	ES-1 06.2021
ZESPÓŁ AUTORSKI			
OŚWIECZENIE: NR UPRAWNIENI:		MGR INŻ. TOMASZ SUROWIEC PDL 0074/P00E07	
WSPÓŁPRACA:		MGR INŻ. SEBASTIAN RUCIŃSKI	