


RZUT INSTALACJI C.O. RZUT PARTERU

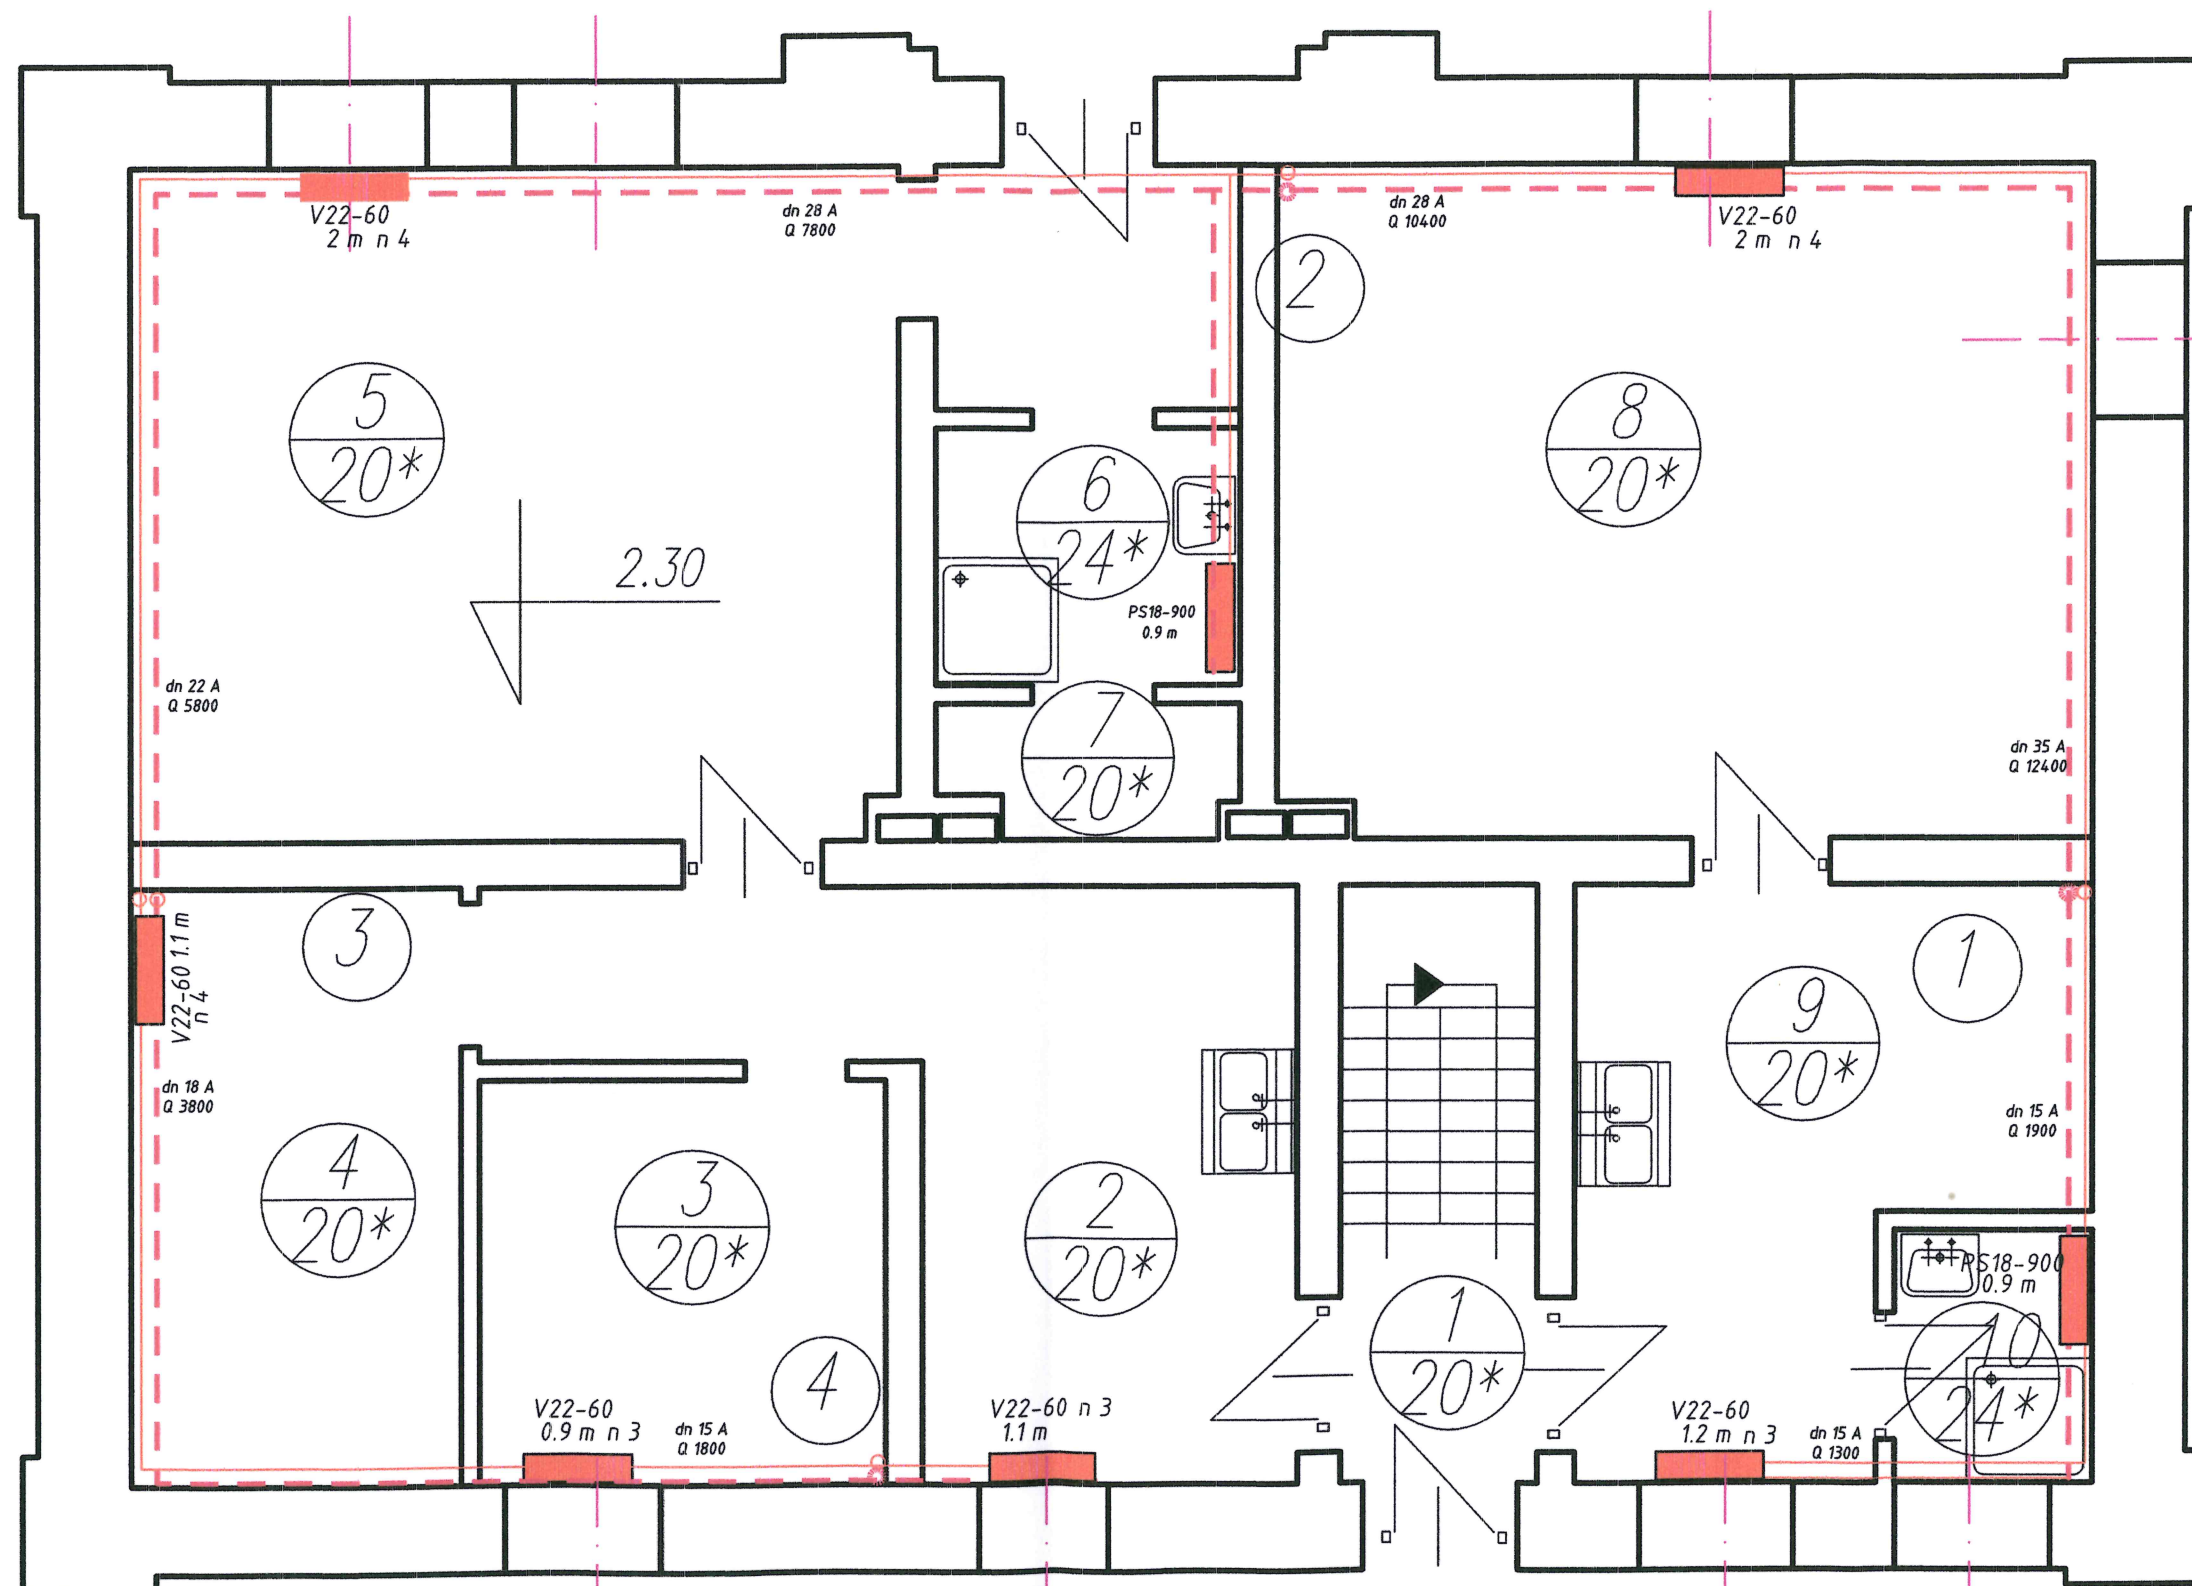

LEGENDA :

- przewody c.o. zasilanie
- - - przewody c.o. powrót
- ① piony inst.c.o.

② Sala
+20°C 4500/0 W

dn 25 A opis średnicy przewodu
Q 6660

nr. pomieszczenia
temperatura w pomieszczeniu

nastawa
strata ciepła
rozmiar grzejnika
grzejnik typu PURMO V

⚡ - zawór odcinający ze śrubnikiem

BRANŻA sanitarna	SKALA 1:50	RYSUNEK NR 2
STADIUM projekt budowlany		ARKUSZ NR 2
OBIEKT		
Budynek mieszkalny wielorodzinny ul. Sikorskiego 227 w Łomży		
TEMAT Rzut instalacji c.o.		
OPRACOWAŁ	Imię i nazwisko inż. Dariusz Wasilewski	Nr. upr. LOM 44
		Podpis