


RZUT INSTALACJI C.O. RZUT PIWNICY

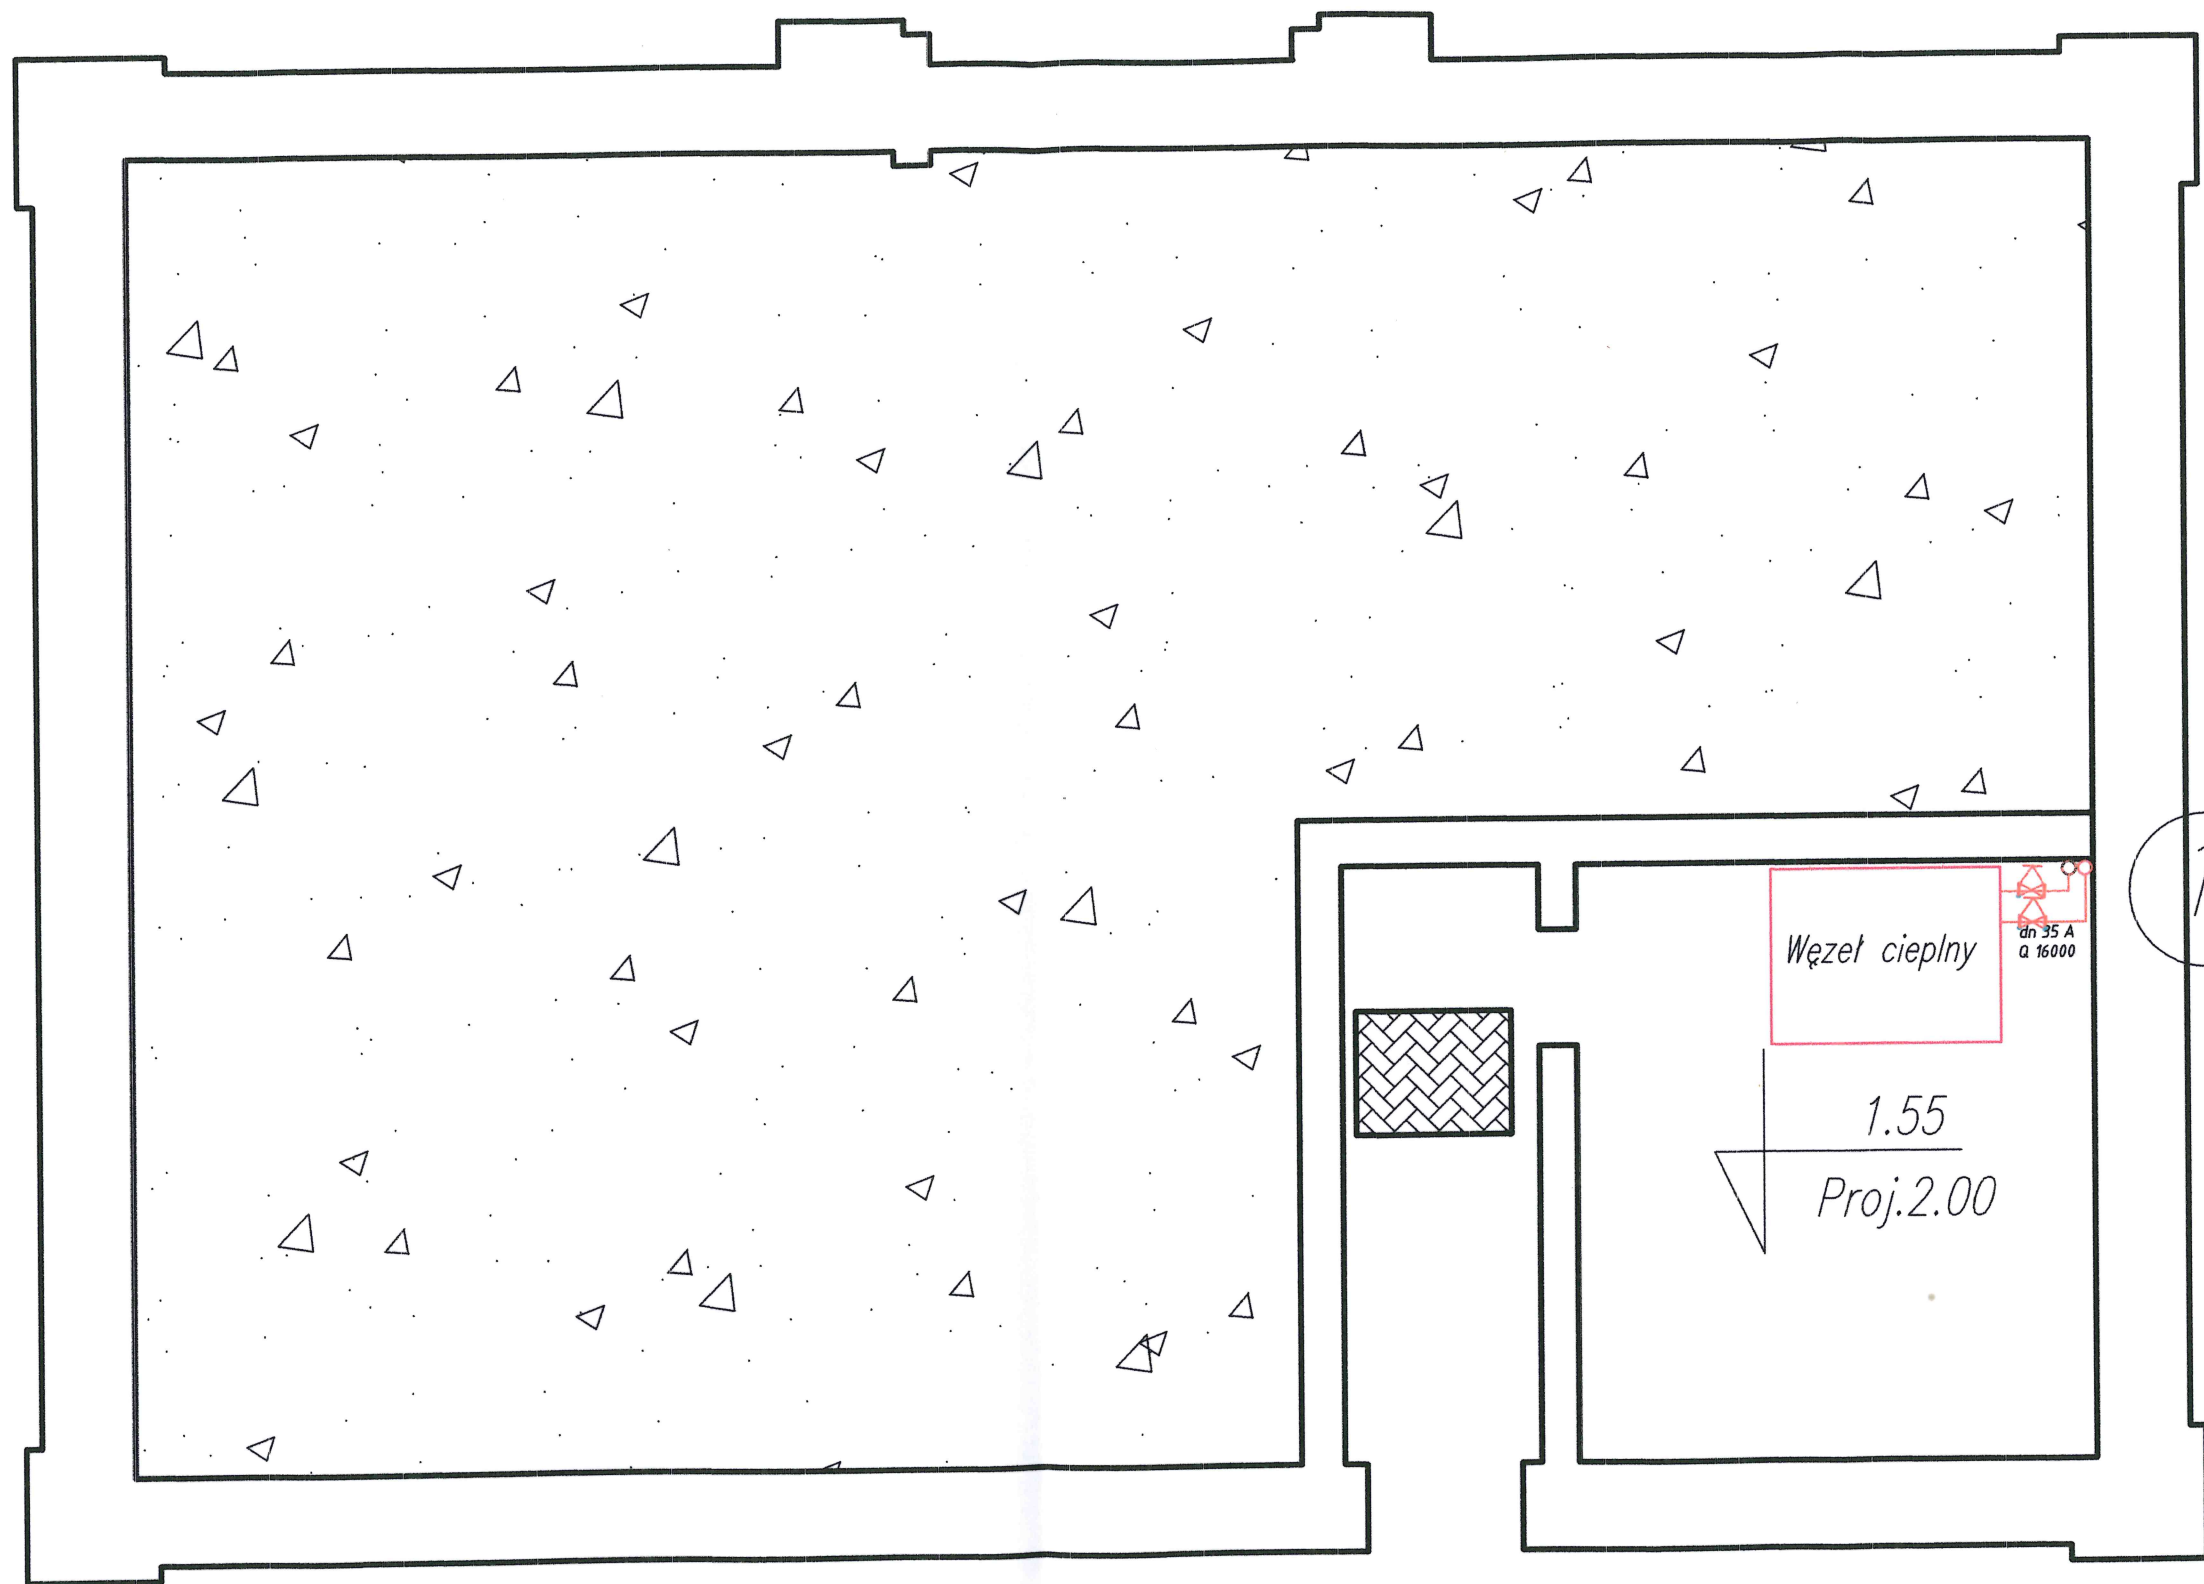

LEGENDA :

- przewody c.o. zasilanie
 - - - przewody c.o. powrót
 1 ∞ piony inst.c.o.
- 2 Sala
 +20°C 4500/0 W
 nr. pomieszczenia
 temperatura w pomieszczeniu
- dn 25 A opis średnicy przewodu
 Q 6660
- nastawa
 strata ciepła
 n 2.5 509 W 22/509 rozmiar grzejnika
 grzejnik typu PURMO V
 zawór odcinający ze śrubunkiem

BRANŻA sanitarna	SKALA 1:50	RYSUNEK NR 2
STADIUM projekt budowlany		ARKUSZ NR 1
OBIEKT		
Budynek mieszkalny wielorodzinny ul. Sikorskiego 227 w Łomży		
TEMAT Rzut instalacji c.o.		
OPRACOWAŁ	Imię i nazwisko inż. Dariusz Wasilewski	Nr. upr. LOM 44
	Podpis	