


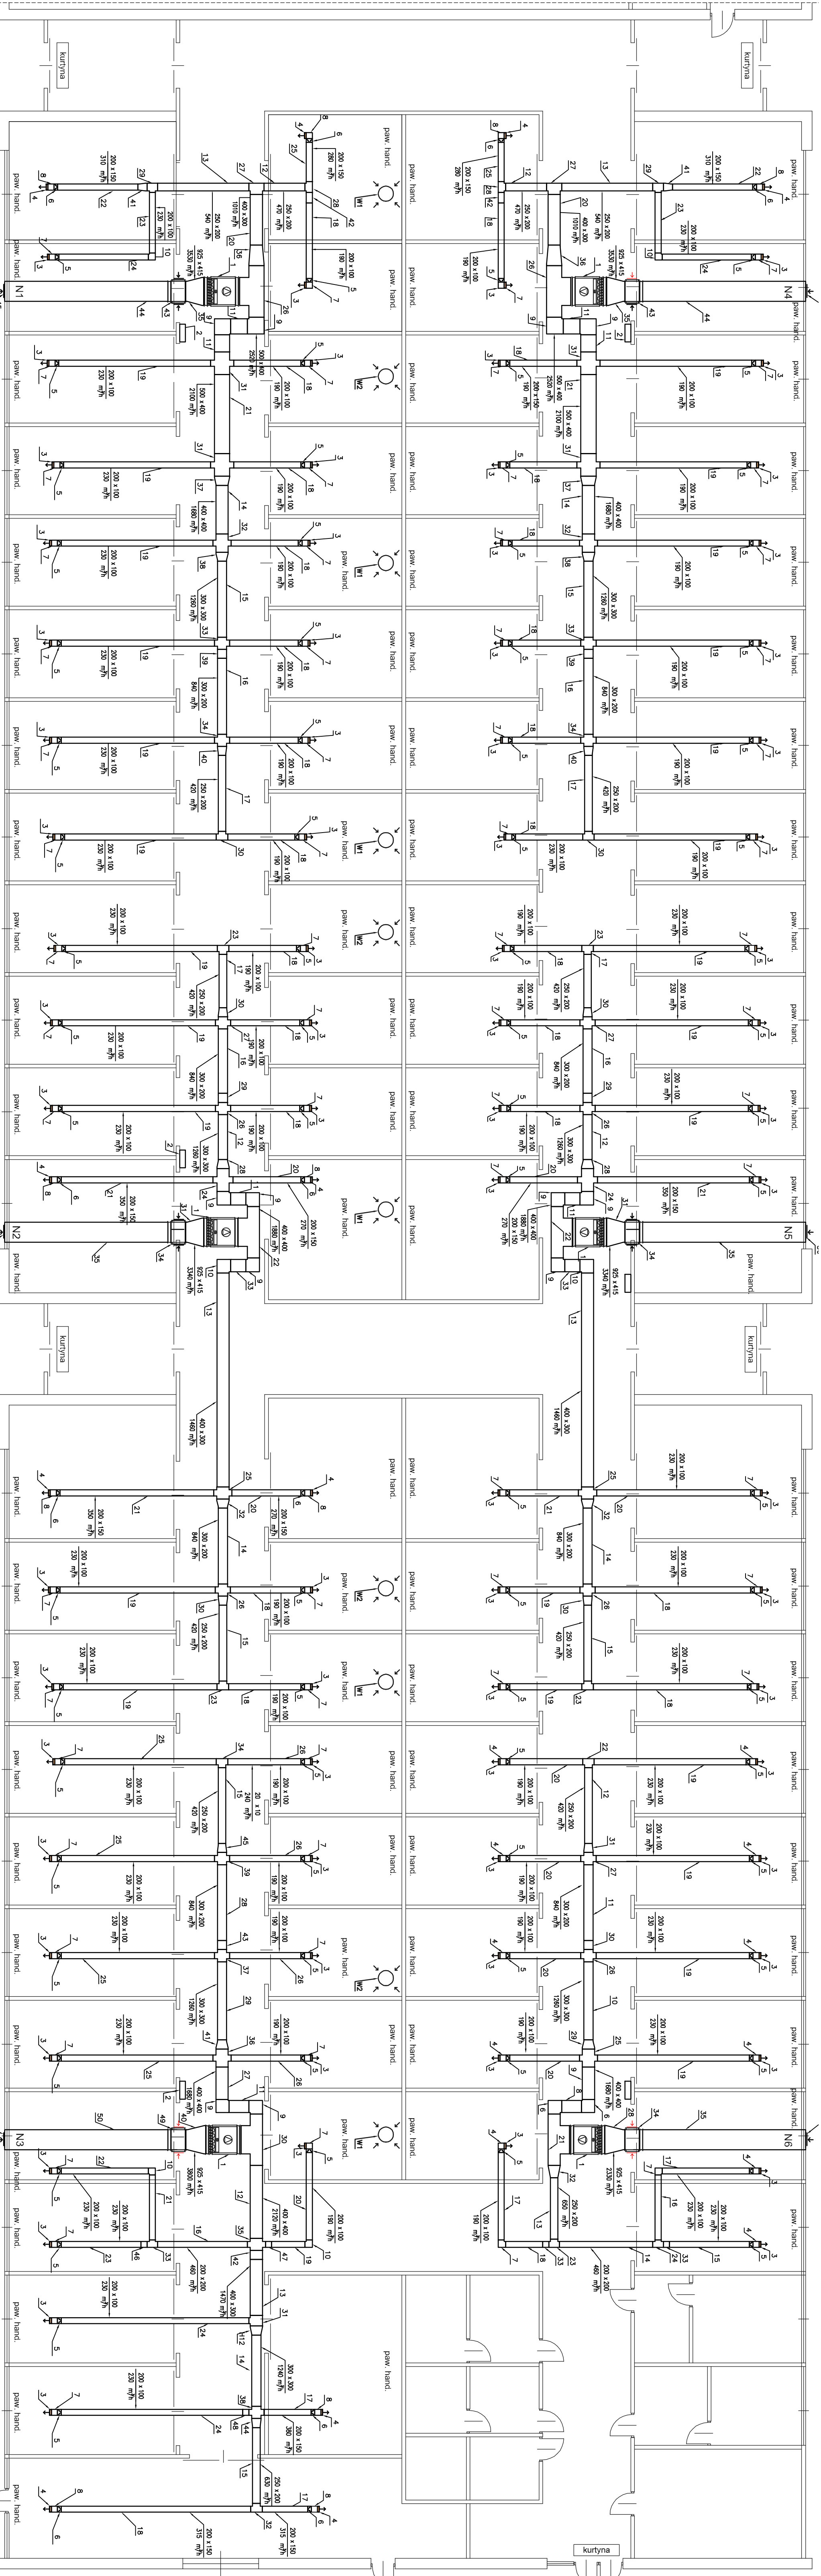

LEGENDA:

Uzbrojenie projektowane:
 N1-N5 układ wentylacji rowkowej
 W1, W2 wentylacja wywiewna

REJUT KONDYCYONACJI 1

OBIEKT	Instalacja wentylacji Łomża ul. Ścieśniewa 17/6A
PROJEKTANT	mgr. Dariusz Wolski
spec. mł. i spec. sondaż	DATA: 2017-06-16
PODPIS:	
skala: 1:100	rys: